


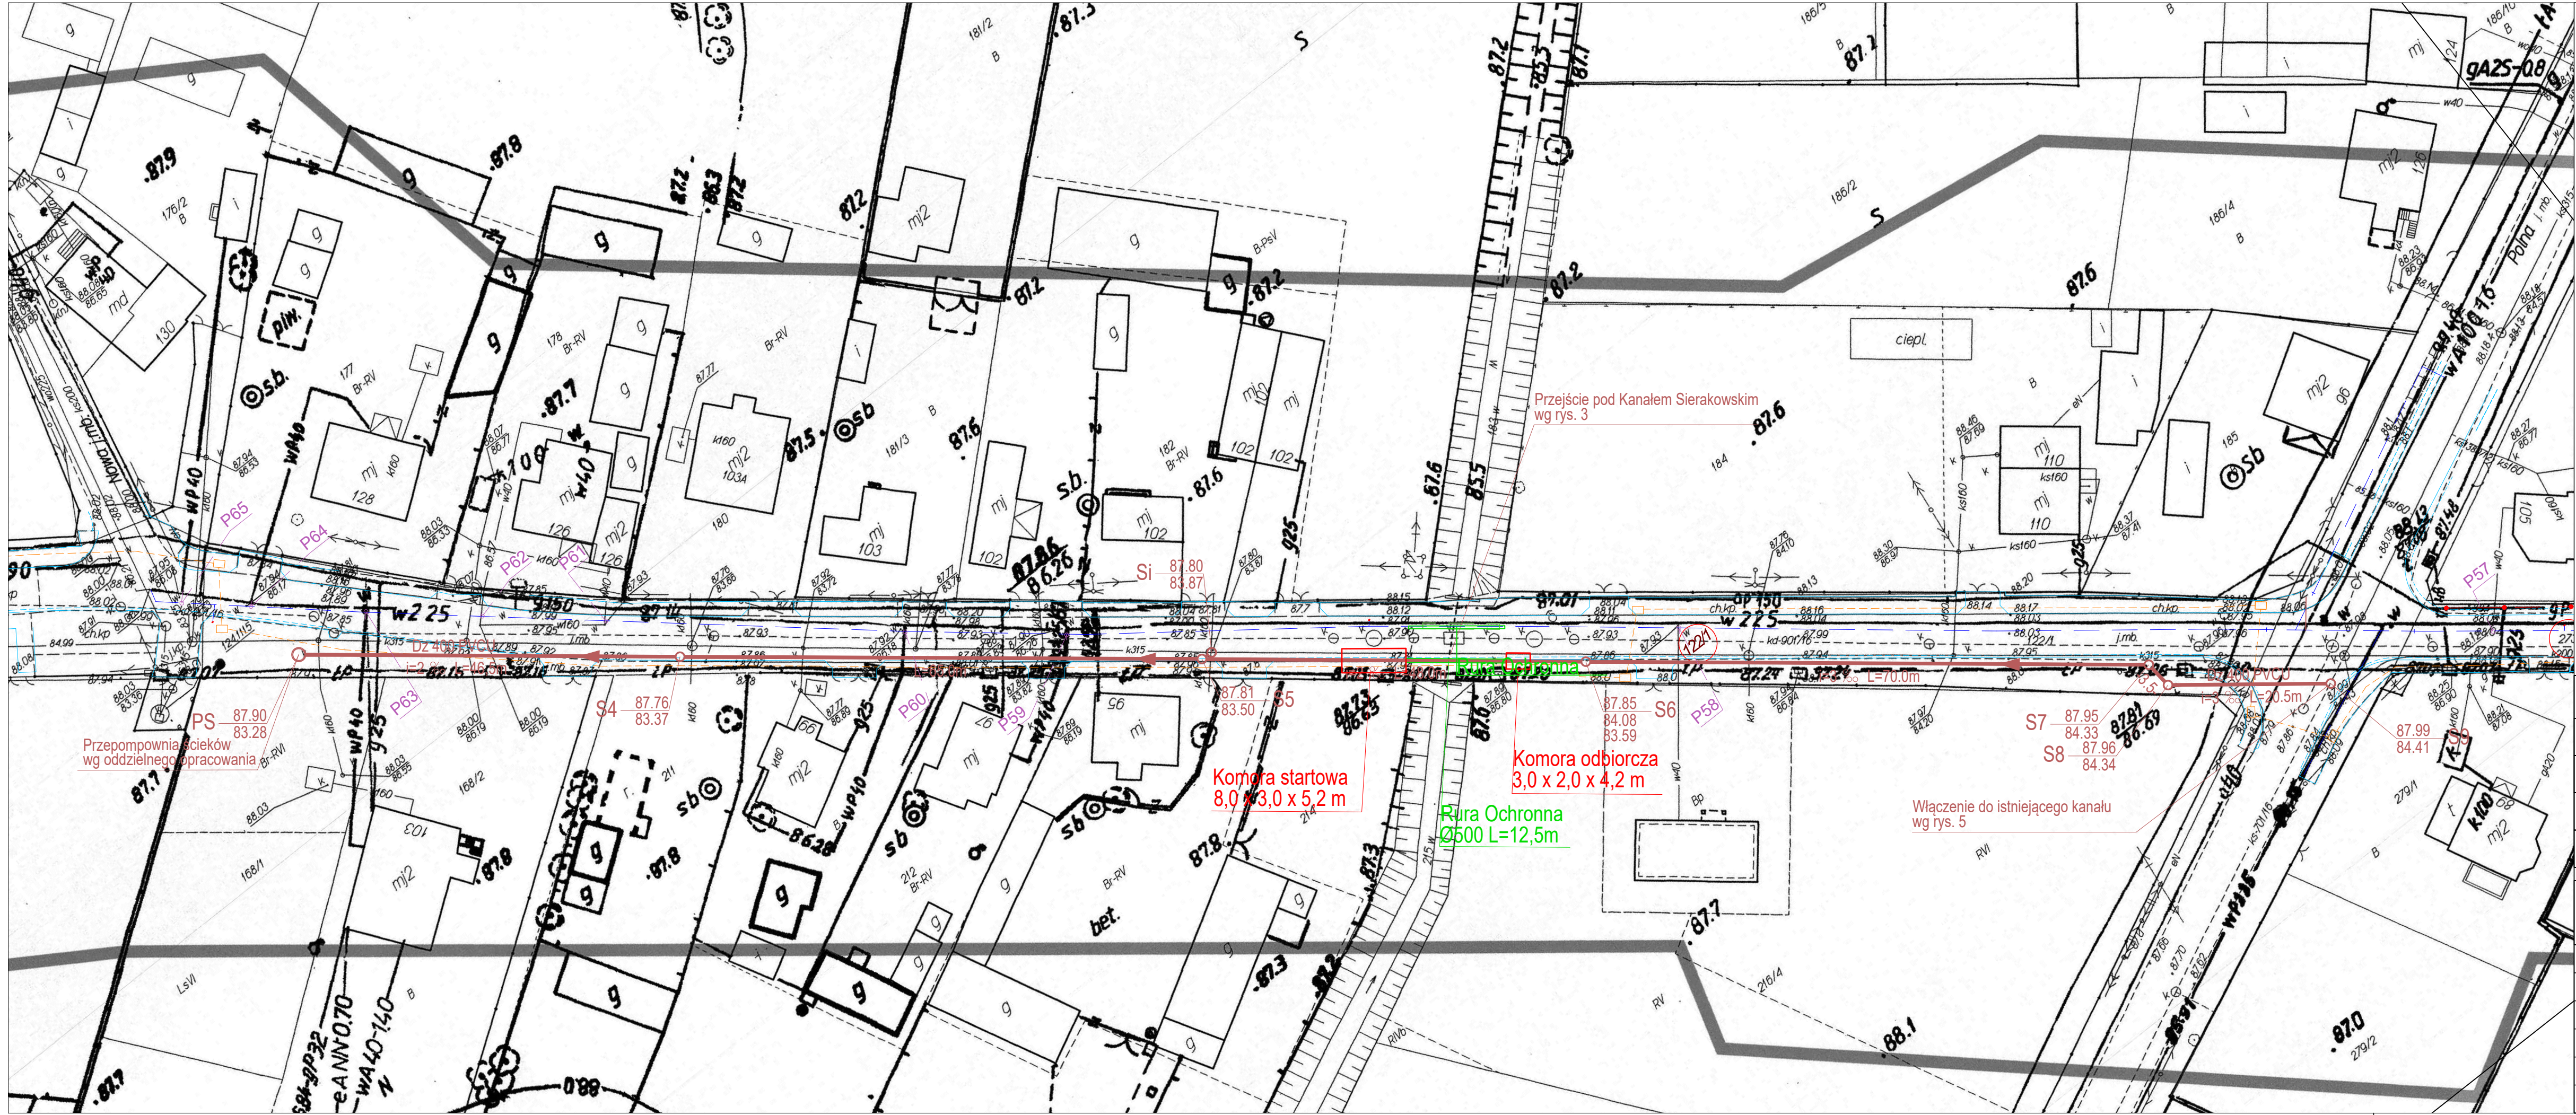

UWAGA:
Brak studni rewizyjnych S1, S2, S3

OZNACZENIA

	Projektowana sieć kanalizacji sanitarnej
	Projektowana sieć wodociągowa - wg oddzielnego opracowania
	Projektowana sieć gazowa ś/c - wg oddzielnego opracowania
	Projektowana kabel energetyczny - wg oddzielnego opracowania

PRACOWNIA PROJEKTOWA SIECI I INSTALACJI SANITARNYCH 62-800 Kalisz ul. Serbinowska 1a tel. (62) 764-31-59 email: cowogaz.kalisz@wp.pl NIP 618-002-46-71		
TEMAT	Przebudowa ul. Sikorskiego w m. Cegielnia	STADIUM PROJEKTU BUDOWLANY
OBIEKT	Kanal sanitarny Ø 400 mm. Odejścia kanalizacji sanitarnej Ø 200 mm.	BRANŻA SANITARNA
ADRES INWESTYCJI	Cegielnia ul. Sikorskiego	DATA 2018.12
NAZWA RYSUNKU	projekt zagospodarowania terenu	SKALA 1:500
PROJEKTANT	mgr inż. Krzysztof Biernacki BN-10.9/69/82	NR RYSUNKU 1
SPRAWDZAJĄCY	mgr inż. Marek Licznarski NB/U/7342/40/98	